


PŮDORYS 1.NP

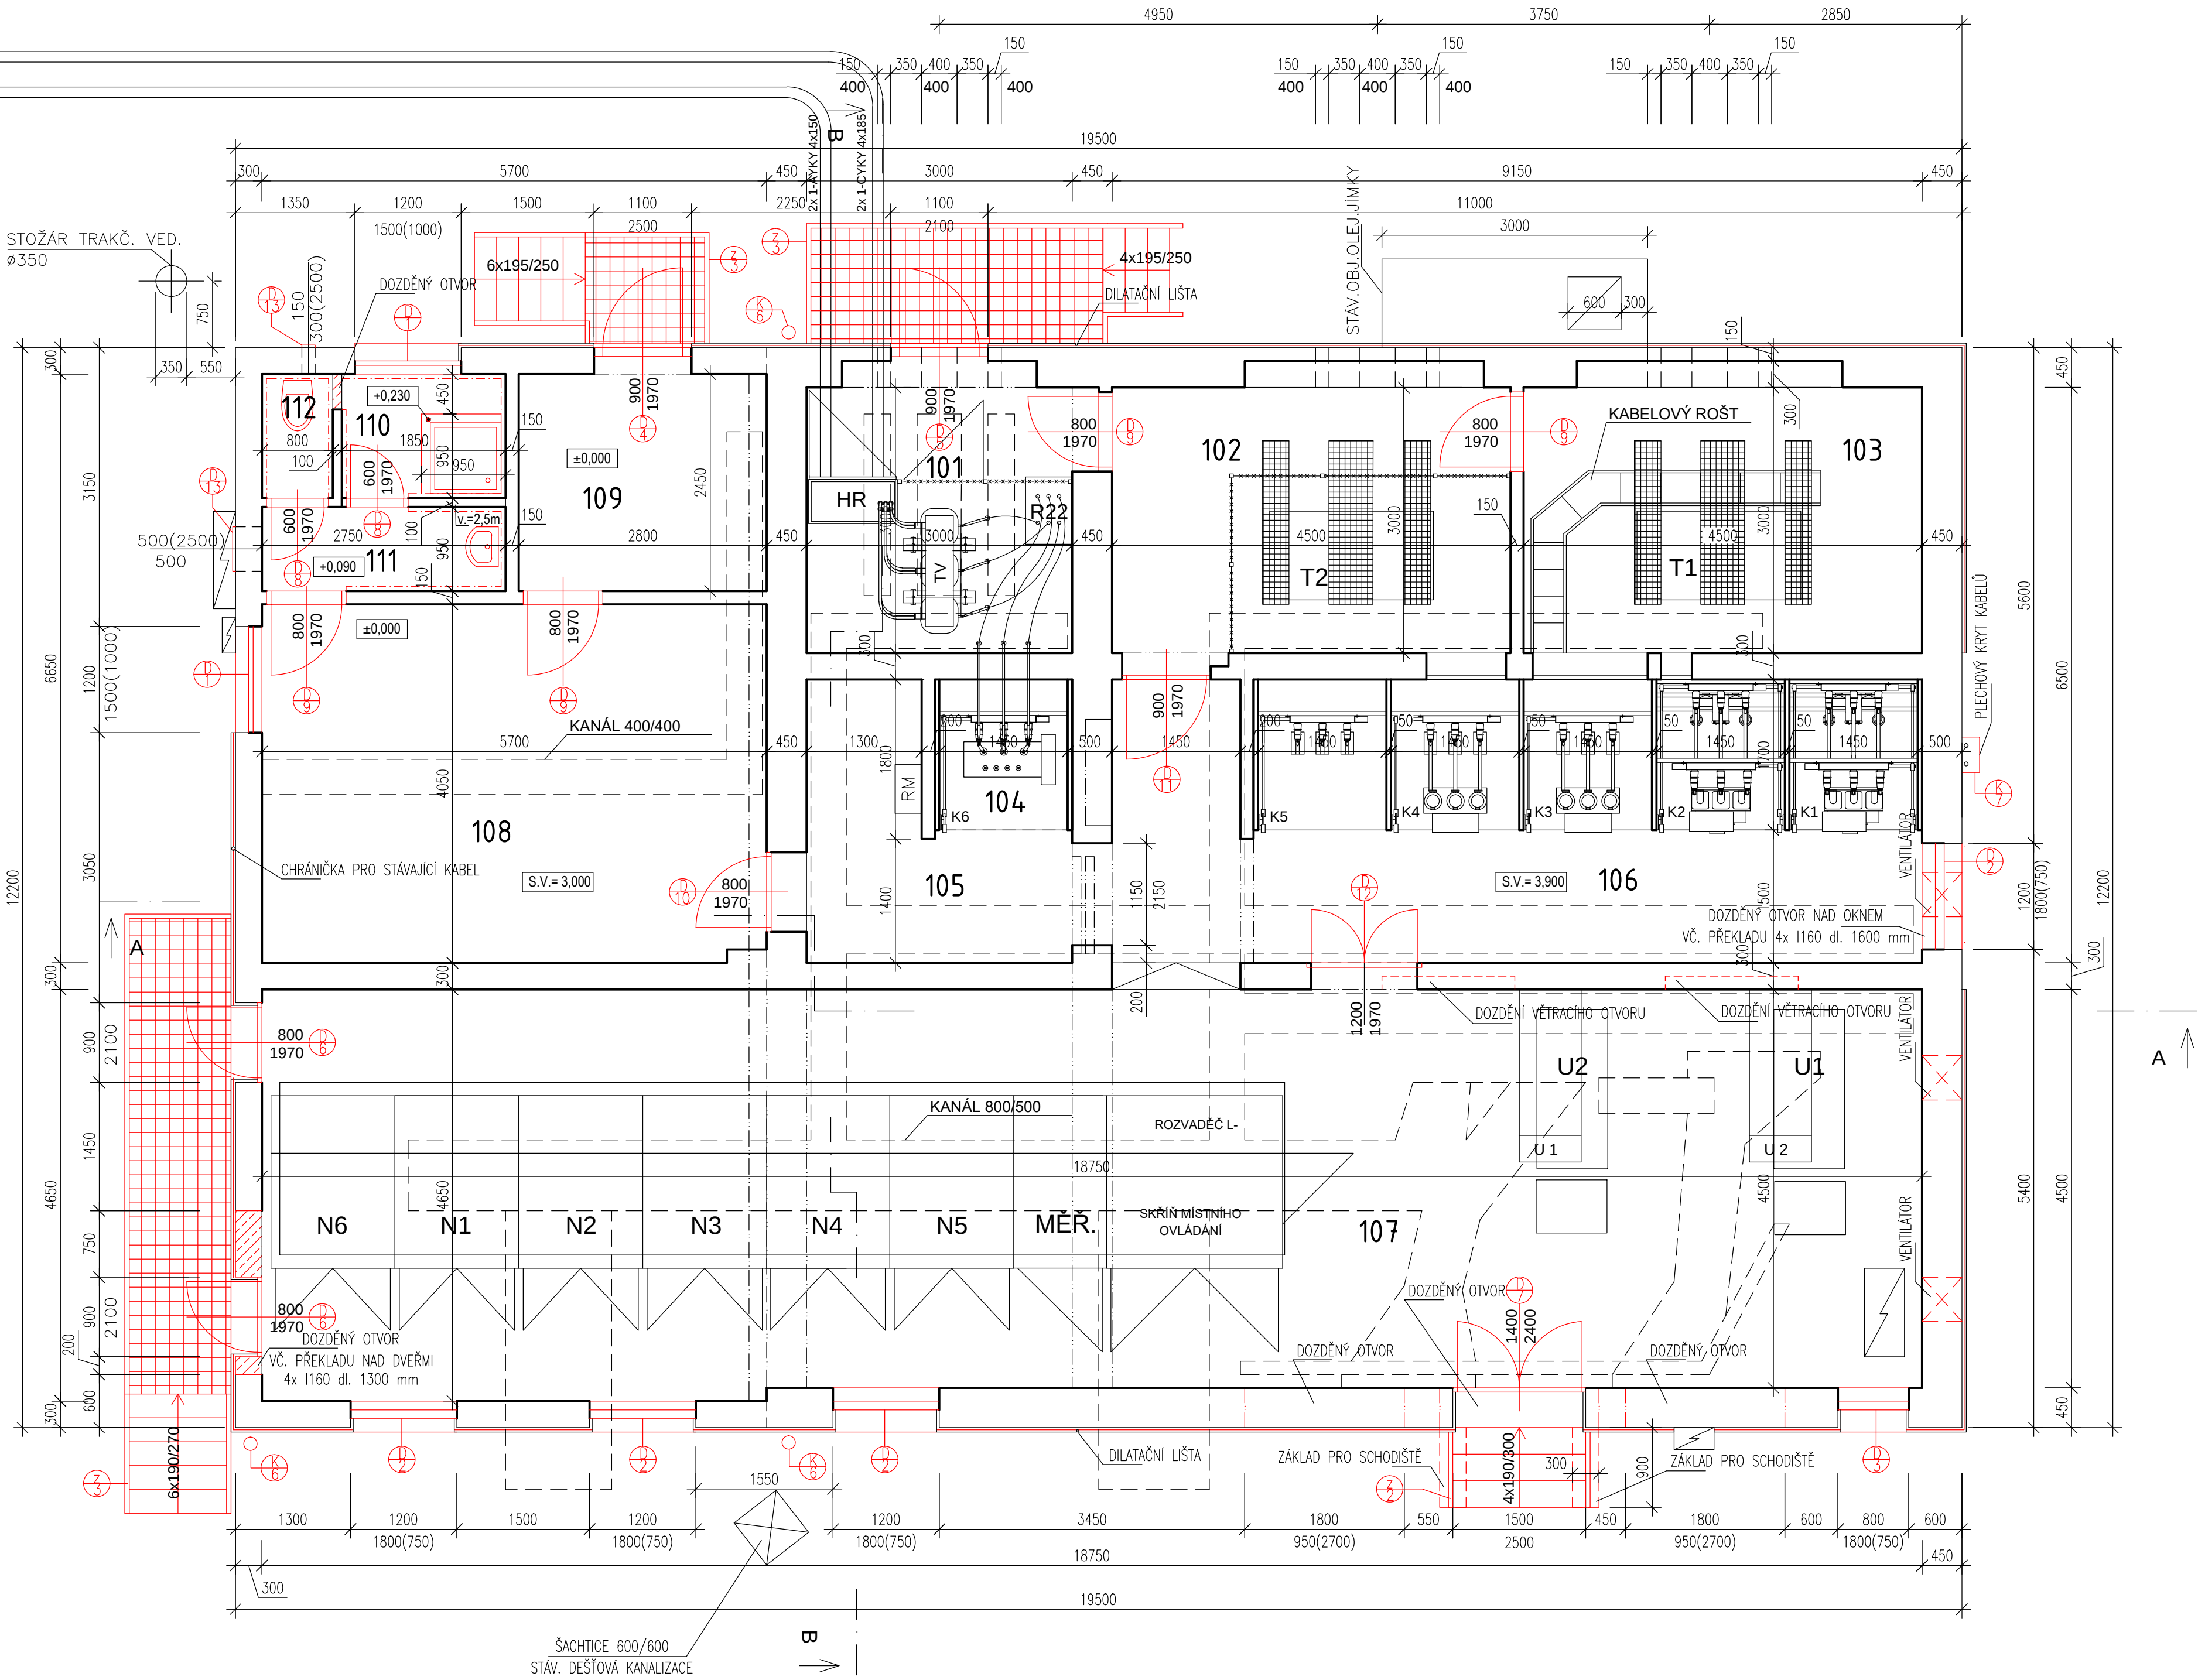

LEGENDA MÍSTNOSTÍ

ČÍSLO MÍSTNOSTI	POPIS MÍSTNOSTI	PLOCHA [m]	PODLAHA	STĚNY	STROP
101	TRANSFORMÁTOR Tb DÍLEN	10,00	EPOXIDOVÁ STĚRKA	MALBA	MALBA
102	TRAKČNÍ TRANSFORMÁTOR	14,57	EPOXIDOVÁ STĚRKA	OMÍTKA+MALBA	OMÍTKA+MALBA
103	TRAKČNÍ TRANSFORMÁTOR	14,40	EPOXIDOVÁ STĚRKA	OMÍTKA+MALBA	OMÍTKA+MALBA
104	TRANSFORMÁTOR VL. SPOTŘEBY	2,55	PVC	OMÍTKA+MALBA	OMÍTKA+MALBA
105	CHODBA	7,00	PVC	OMÍTKA+MALBA	OMÍTKA+MALBA
106	ROZVODNA 22 kV	29,30	PVC	OMÍTKA+MALBA	OMÍTKA+MALBA
107	ROZVODNA 0,6 kV	84,40	PVC	OMÍTKA+MALBA	OMÍTKA+MALBA
108	VELIN, DÁLKOVÉ OVLÁDÁNÍ	23,08	PVC	OMÍTKA+MALBA	SAMONOSNÝ SDK PODHLED
109	ZÁDVEŘÍ	6,86	PVC	OMÍTKA+MALBA	SAMONOSNÝ SDK PODHLED
110	SPRCHA	2,60	KR. DLAŽBA	KER. OBKLAD OMÍTKA	SAMONOSNÝ SDK PODHLED
111	UMÝVÁRNA	2,61	KR. DLAŽBA	KER. OBKLAD OMÍTKA	SAMONOSNÝ SDK PODHLED
112	WC	1,12	KR. DLAŽBA	KER. OBKLAD OMÍTKA	SAMONOSNÝ SDK PODHLED

LEGENDA

- STÁVAJÍCÍ KONSTRUKCE
- NOVÉ KONSTRUKCE A PRVKY
- POPIS NOVÝCH KONSTRUKCÍ A PRVKŮ viz. TZ
- DOZDÍVKY – PÓRBETONOVÉ TVÁRNICE P4 NA SYSTÉMOVÉ LEPIDLO
- VENKOVNÍ KONTAKTNÍ ZATEPLOVACÍ SYSTÉM (FASÁDNÍ EPS DESKY TL. 50 MM)

POZNÁMKA K PROJEKTOVÉ DOKUMENTACI

- V rámci úpravy fasády a střešy je nutné umístění nových rozvodných elektro skříní, světel, spínače, zásuvky..atd koordinovat s výkresy rozvodů elektroinstalací vč. potřebných průstupů a otvorů danými konstrukcemi
- V rámci úpravy fasády a střešy je nutné umístění nových rozvodů zdravotnických instalací (voda, odpady, topení, plyn..atd) koordinovat s výkresy této profese vč. potřebných průstupů a otvorů danými konstrukcemi
- Nedílnou součástí výkresové dokumentace je technická zpráva
- Všechny odchylky od projektu, nebo uvažovaného řešení je třeba konzultovat s projektantem
- Před zahájením prací je nutné ověřit rozměry z PD přímo na stavbě

2				
1				
Č. změny	Předmět změny	Změnu provedl	Podpis	Datum

Vedoucí projektant – HIP		Ing. Ludmila Rojíčková		R&P PROJEKT STATIKA, PROJEKCE S.R.O. Havičkovu nábřeží 2728/38 702 00 Ostrava–Moravská Ostrava Česká republika www.rpprojekt.cz IČ: 278 51 443 DIČ: CZ27851443 mobil: +420 775 33 43 18 +420 777 19 20 39 e-mail: rojickova@rpprojekt.cz polach@rpprojekt.cz
Projektant		Martin Polách		
Vypracoval		Bc. Pavel Heczeko		
Stavebník		Dopravní podnik Ostrava a.s. Poděbradova 494/2, 70200 Ostrava, Moravská Ostrava		
Název stavby: PD- částečná rekonstrukce měřírny Sokolská				
Část: D-1.1_2 - Stavebně konstrukční řešení				
Název výkresu: Půdorys 1.NP - nový stav				
Měřítko 1:50				
Číslo výkresu 030322-D.1.1_2-7				
Profese <i>Stavební</i> Č. zak. <i>030322</i> Stupeň <i>DPS</i> Datum <i>08/2022</i> Formát <i>4x A4 (A2)</i>				