


ZDRAVOTECHNIKA
PŮDORYS

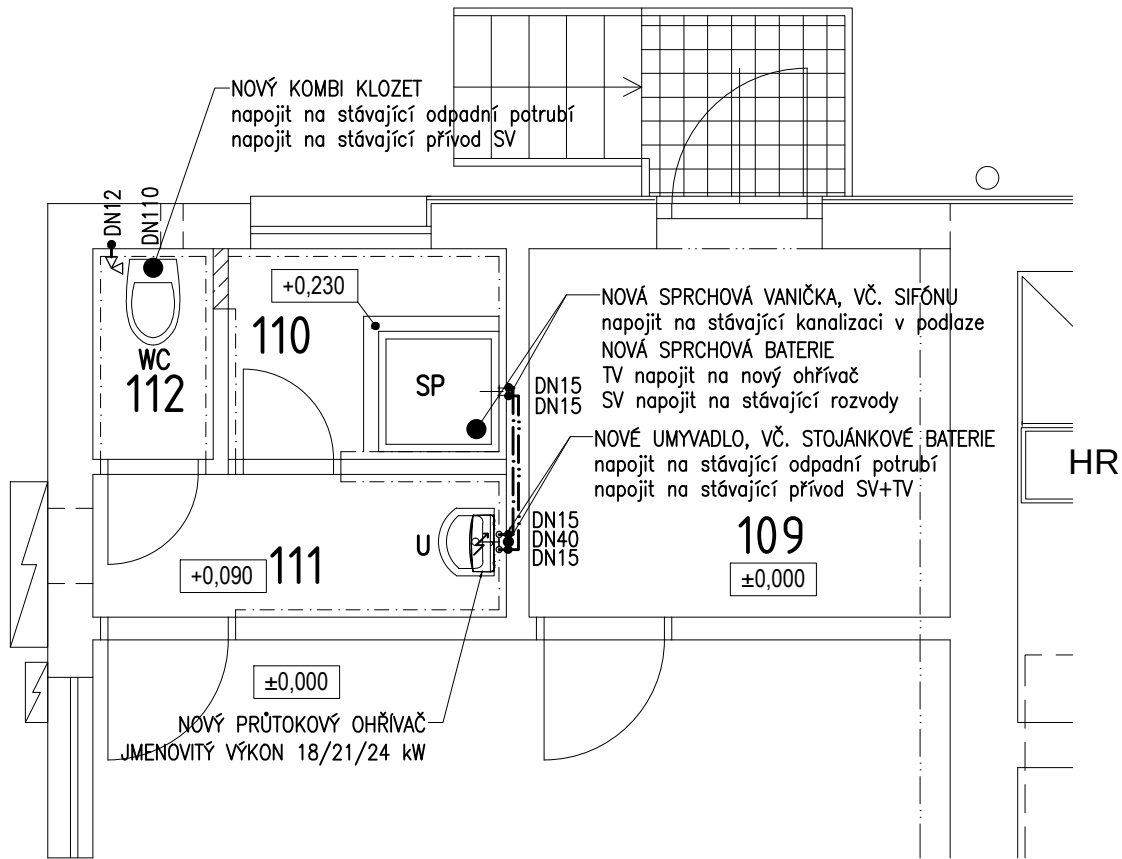

LEGENDA ZAŘIZOVACÍCH PŘEDMĚTŮ

OZN.	POPIS
U	NOVÉ UMYVADLO KERAMICKÉ VČ. KOTVENÍ ZÁPACHOVÁ UZÁVĚRKA DN 40 PÁKOVÁ BATERIE
WC	NOVÝ KOMBI KLOZET, SPODNÍ ODTOK DN 100 PŘIPOJOVACÍ VENTIL DN 15 – NAPOJENÍ VODY ZÁPACHOVÁ UZÁVĚRKA DN 100
SP	NOVÁ SPRCHOVÁ VANIČKA (VE SPRCHOVÉM KOUTĚ) NOVÁ SPRCHOVÁ BATERIE (VE SPRCHOVÉM KOUTĚ) NOVÝ SPRCHOVÝ SET (VE SPRCHOVÉM KOUTĚ)

POZNÁMKY K ZTI

DOJDE K DEMONTÁŽI SANITÁRNÍHO VYBAVENÍ – UMYVADLA, WC MÍSY, BATERIE. PO STAVEBNÍCH ÚPRAVÁCH
A PO PROVEDENÍ NOVÝCH ZTI ROZVODŮ
BUDOU NAINSTALOVÁNY NOVÉ ZAŘIZOVACÍ PŘEDMĚTY, VČETNĚ NOVÉ PÁKOVÉ BATERIE.
SOUČÁSTÍ DODÁVKY KONCOVÝCH PRVKŮ BUDOU NEZBYTNÉ ÚPRAVY ROZVODŮ (DOPOJENÍ).

2				
1				
Č. změny	Předmět změny	Změnu provedl	Podpis	Datum

Vedoucí projektant – HIP		Ing. Ludmila Rojíčková		R&P PROJEKT STATIKA, PROJEKCE S.R.O. Havlíčkovo nábřeží 2728/38 702 00 Ostrava–Moravská Ostrava Česká republika www.rpprojekt.cz IČ: 278 51 443 DIČ: CZ27851443 mobil: +420 775 33 43 18 +420 777 19 20 39 e–mail.: rojickova@rpprojekt.cz polach@rpprojekt.cz	
Projektant		Ing. Jolanta Sabelová			
Vypracoval		Ing. Jolanta Sabelová			
Stavebník	Dopravní podnik Ostrava a.s. Poděbradova 494/2, 70200 Ostrava, Moravská Ostrava				
Název stavby: PD- částečná rekonstrukce měřírny Sokolská SO 02 Zdravotně technické instalace				Profese	Stavební
Část: D-1.4.1 - Zdravotně technické instalace				Č. zak.	030322
				Stupeň	DPS
				Datum	09/2022
Název výkresu: Zdravotechnika - půdorys				Formát	2x A4 (A3)
				Měřítko 1:50	Číslo výkresu 030322-D.1.4.1-2