


Přidorys 2NP – vybavení bufetu

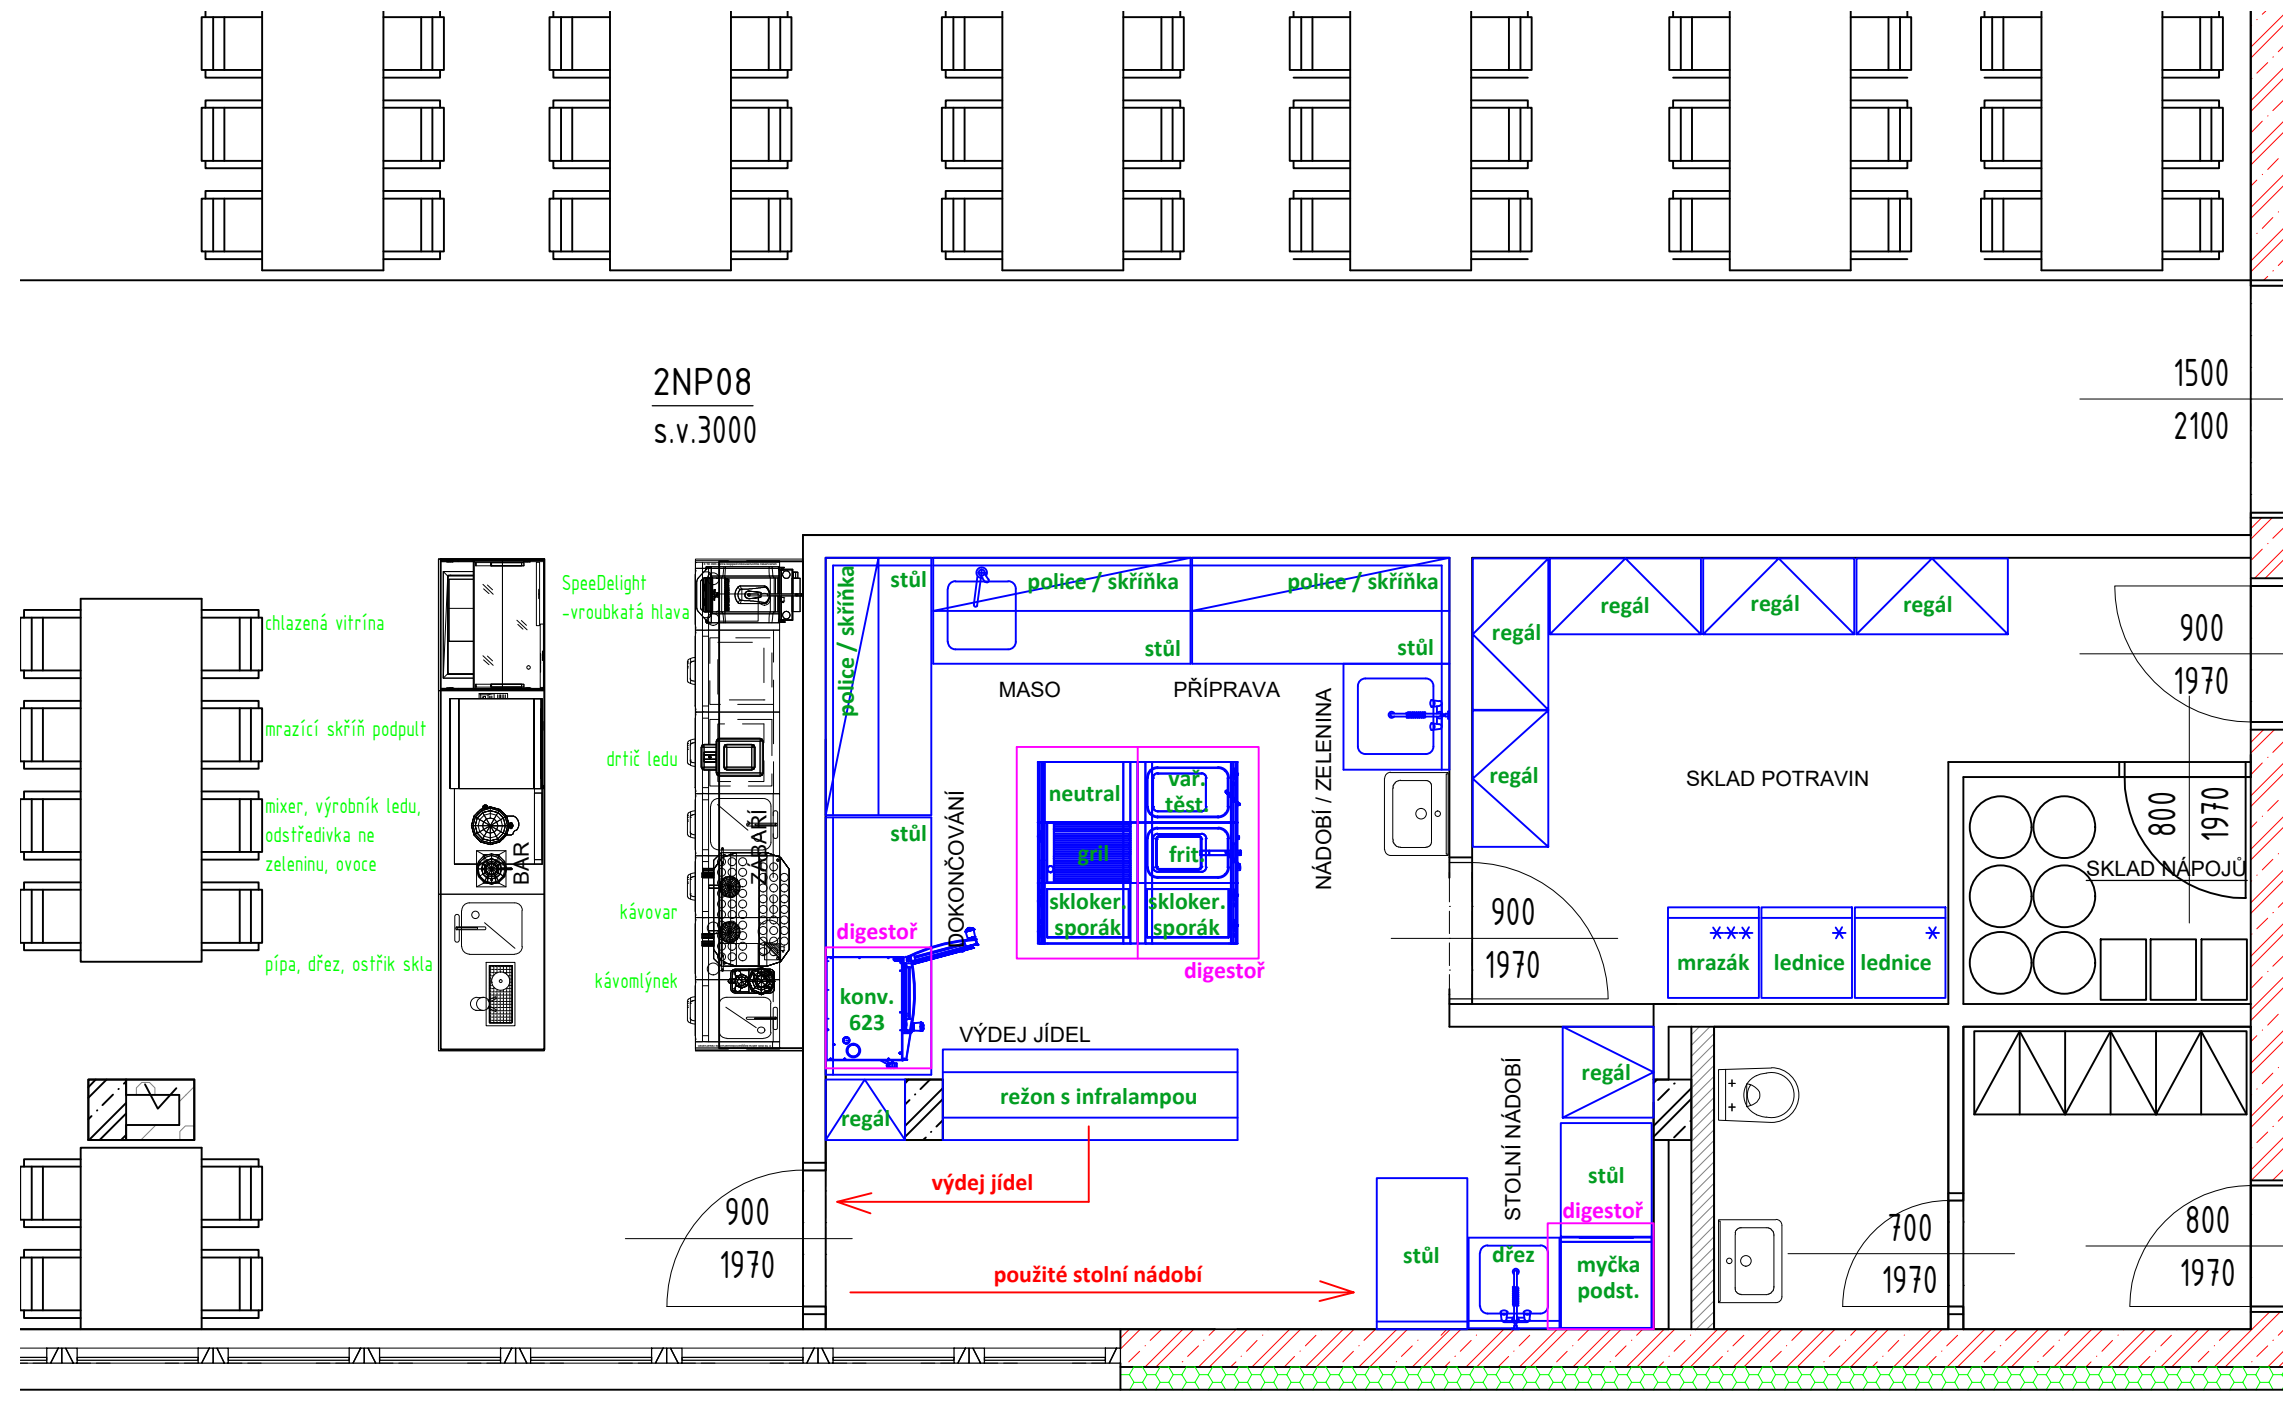

A	01	02	03	04	05	06	07	08	09	M		Bpv	±0,000
	10			20			30				5,0		10,0m

AUTORIZACE	ČKAIT - 1400348	ING. JIŘÍ ŽÁK	
------------	-----------------	---------------	---



ARCHITEKTURA, PROJEKCE, ENGINEERING, DODAVATELSKÁ ČINNOST A PRODEJ
U PROSTŘEDNÍHO MLÝNA 128, 393 01 PELHŘIMOV, TEL.: 565 326 870, WWW.ASPROJECT.EU

VEDOUCÍ ATELIÉRU	HIP	ZODPOV. PROJEKTANT	VYPRACOVAL
ING. VLADIMÍR ŽÁK	MICHAL TOMÁŠEK	JAKUB SEDLÁČEK	JAKUB SEDLÁČEK
			

Zimní stadion na Kavalcově ulici v Bruntále

INVESTOR:	Město Bruntál, Nádražní 994/20, 792 01 Bruntál	FORMÁT	3×A4
MÍSTO STAVBY:	k.ú. BRUNTÁL, parc. č. 2240, 2249/1 a 2257/1	DATUM	08/2020
CHARAKTER STAVBY:	NOVOSTAVBA	STUPEŇ DOK.	DSP
ODDÍL DOKUMENTACE:		Č. ZAKÁZKY	978/19
	D.1.4.10. (PS 03) Bufet	Č. ARCHIVNÍ	978/19
OBSAH:	Půdorys 2NP - vybavení bufetu	MĚŘÍTKO: 1:50	ČÍS. VÝKRESU: D.1.4.10.2.

TOTO DÍLO JE DUŠEVNÍM VLASTNICTVÍM SPOLUAUTORŮ FIRMY AS PROJECT CZ s.r.o. PELHŘIMOV. O NAKLÁDÁNÍ S DÍLEM ROZHODUJÍ SPOLUAUTOŘI AS PROJECT CZ s.r.o. JE PŘEDMĚTEM PRÁVA AUTORSKÉHO A JE CHRÁNĚNO JAKO CELEK AUTORSKÝM ZÁKONEM č. 121/2000 Sb. V PLATNÉM ZNĚNÍ.