



ŘEZ A-A

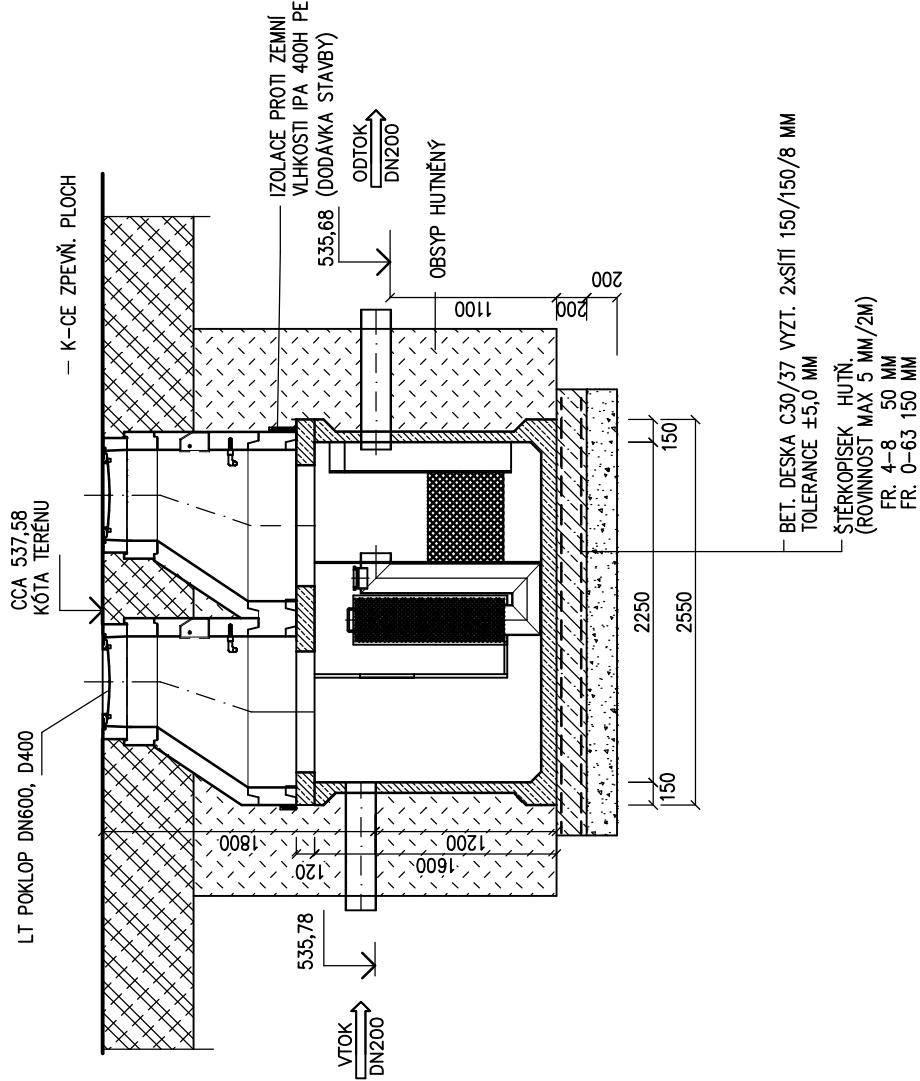

PŮDORYS

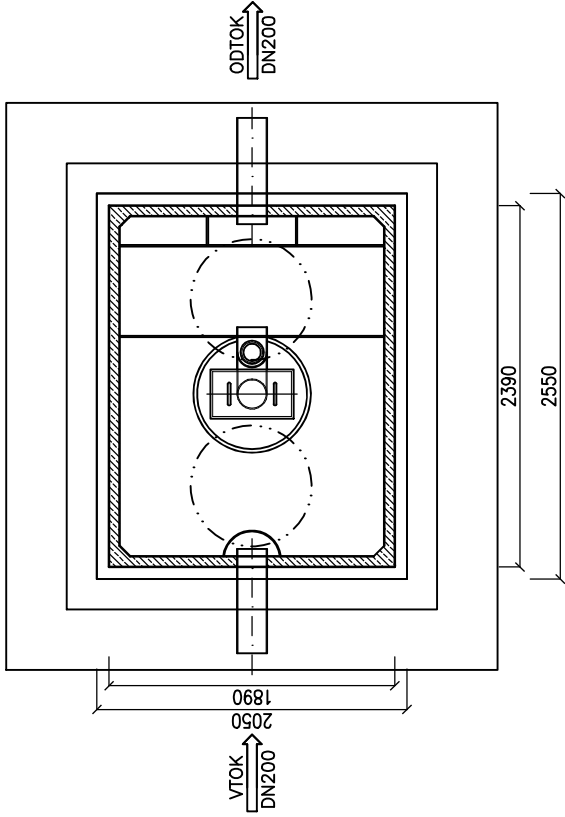

POZNÁMKA :

ORL 2

ORL JE NAVRŽEN JAKO POJÍZDNÝ, ŽB PREFABRIKOVANÝ
PROVEDENÍ : ŽB PREFABRIKÁT + ŠACHTOVÉ VSTUPY
PŘI OSAZENÍ RESPEKTOVAT MONTÁŽNÍ PODKLADY VÝROBCE
PŘESNÉ PROVEDENÍ KONZULTOVAT PŘI REALIZACI SE STATIKEM
POKLOPY OSADIT DLE SKUTEČNÉHO UPRAVENÉHO TERÉNU
GARANCE VÝROBCE : VODOTĚSNOST A PARAMETRY NA ODTOKU
ODLUČOVAČ JE VYBAVEN SORPČNÍM STUPNĚM
MAX. PRŮTOK 20 L, ZBYTKOVÉ ZNEČIŠTĚNÍ MAX. 0,5 mg NEL/ l

A O1 O2 O3 O4 O5 O6 O7 O8 O9 10 11 12 13

Vedoucí ateliéru :	HIP :
ING. VLADIMÍR ŽÁK	MICHAL TOMÁŠEK

Vyracoval : ING. JAROSLAV KOVÁŘ		Zodpovědný projektant : ING. JAROSLAV KOVÁŘ		ing. JAROSLAV KOVÁŘ IČO 461 83 191 projektová činnost Lípová 781, 675 31 Jemnice tel. 721871958, mail: 3jprojekt@seznam.cz		
Investor : MĚSTO BRUNTÁL NADRAŽNÍ 994/20, 792 01 BRUNTÁL						
Akce : ZIMNÍ STADION NA KAVALCOVĚ ULICI V BRUNTÁLE				Místo:	BRUNTÁL	Účel : DSP
Díl : D.2 DOKUMENTACE INŽENÝRSKÝCH OBJEKTŮ				Zak. č.:	04/20	Číslo výk.:
Část : D.2.4 IO 04 VENKOVNÍ DEŠŤOVÁ KANALIZACE				Počet A4 : 2		
Obsah : KANALIZACE - ODLUČOVAČ ORL2				Měřítko : 1:50		D.2.4.13

