


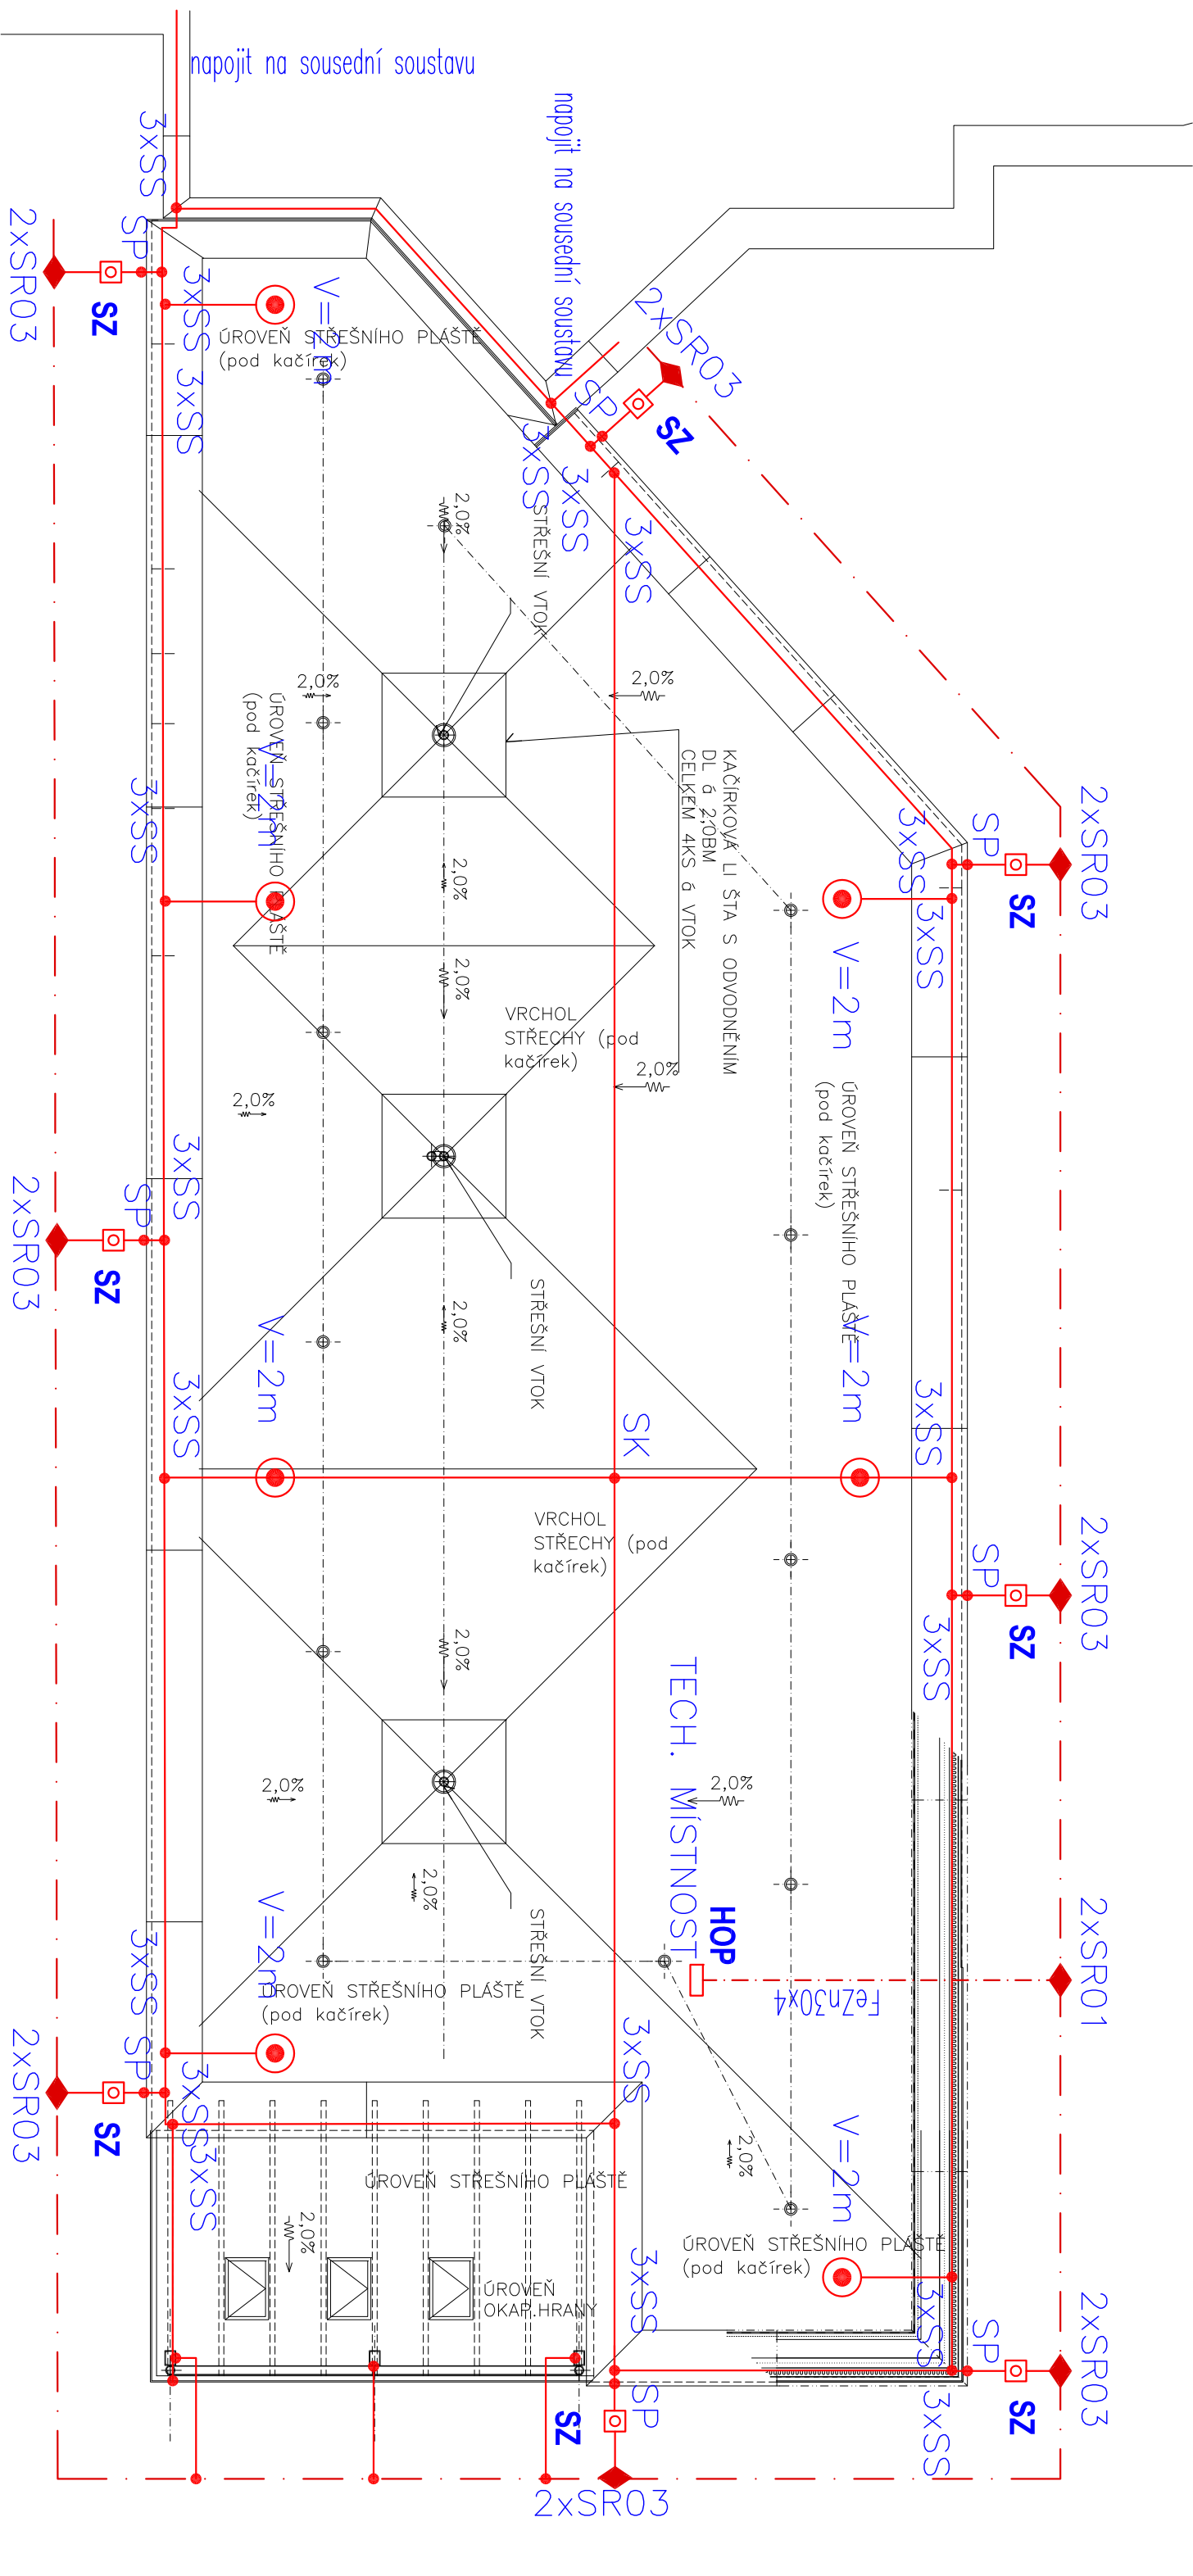

LEGENDA :

- SZ

SZ

SP

SS

SP

HOP
- SVORKA ZKUŠEBNÍ, OCHRANNÝ ÚHELNÍK, ZAPRŮŽK ÚHELNÍKU

POMOCNÝ JÍMAČ

SVORKA SPOJOVACÍ

SVORKA PŘIPOJOVACÍ

HLAVNÍ OCHRANNA PŘIPOJNICE

JÍMACÍ TVČ

POZNÁMKA :
INSTALACE BUDE PROVEDENA DLE ČSN EN 62305-1 AŽ ČSN EN 62305-4.

ZEMNÍ PŘECHODOVÝ ODPOR SPOLEČNĚ UZEMŇOVACÍ SOUSTAVY SMÍ BÝT MAX. 2 Ω. UZEMŇOVACÍ PŘÍVODY PŘI PŘECHODU DO PŮDY V DÉLCE NEJMÉNĚ 30 cm POD POVRCH A 20 cm NAD POVRCH OPATŘIT PASIVNÍ OCHRANOU.

ZEMNÍCI SOUSTAVA JE TVOŘENA PÁSKEM FeZn 30x4 ULOŽENÝM ZAKLADĚCH OBJEKTU. POKUD KŘÍŽUJE JINÉ SÍŤ, JE ULOŽEN 10 cm POD TĚMTO SÍŤEM. PŘI SOUBĚHU SE SÍŤEMI MUSÍ BÝT ULOŽEN VE VZDALENOSTI min.10 cm.

NA STŘEŠĚ JE VTVOŘENA MŘÍŽOVÁ PROPOJOVACÍ SOUSTAVA VODIČEM FeZn Ø8. SOUSTAVA JE ULOŽENA NA PODPĚRÁCH VE VÝŠCE min. 10 cm NAD STŘECHOU NEBO VEDENÁ PO ATICE. VZDALENOST PODPĚŘ JE 1m. NA ATICE VODIČE JSOU UPEVNĚNÝ K FALCOVÁNÍ VHODNÝMI PŘÍCHÝTKAMI.

VŠECHNY SVODY JSOU VEDENY NA FASÁDĚ. ZKUŠEBNÍ SVORKY JSOU UMÍSTĚNÝ NA 180CM NAD TERÉNEM. PŘEDMĚTY VYČNIVAJÍCÍ NAD STŘECHU BUDOU CHRANĚNÝ ODDALENÝMI JÍMAČI.

POŽÁRNÍ ŽEBŘÍKY A VELKÉ KOVOVÉ PŘEDMĚTY PŘIPOJIT NA DVOU MÍSTECH.

ZKUŠEBNÍ SVORKY BUDOU OČÍSLOVÁNY.

INVESTOR:		MĚSTO BRUNTÁL NÁDRAŽNÍ 994/20, 792 01 BRUNTÁL 1 IČD: 00295892				GENERALNÍ PROJEKTANTI:		ATELIER 11 HRADEC KRÁLOVÉ s.r.o. JÍŽNÍ 870/2, 500 03 HRADEC KRÁLOVÉ Ing. TOMAŠ MRÁZEK + 420 603 180 923, mrazek@atelier11.cz	
MÍSTO STAVBY:		Kčd: 613169 BRUNTÁL - MĚSTO parc.č. 2257/16, 2257/17, 2254/10				AUTOR PROJEKTU:		ATELIER DHP s.r.o. SLADOVNICKÁ 274/16, 792 01 BRUNTÁL Ing. arch. MILAN DVOŘÁK, Ing. KAMIL DVOŘÁK + 420 604 241 006, dvorak@atelierdhp.cz	
PROJEKTANT PRŮFES:		ING. JOSEF NEZVAL KONTAKT: 605310610				STUPEŇ PROJEKTU: DOKUMENTACE PRO PROVEDENÍ STAVBY (DPS)			
VYPRACOVAL		ING. JOSEF NEZVAL							
STAVBA		PŘÍSTAVBA SAUNOVÉ ZÓNY K WELLNESS CENTRU BRUNTÁL VČ. VÝUKOVÉHO BAZÉNU S ŠATNAMI				ZÁK. ČÍSLO : EM. 2022 – 221 SRPEN 2025			
OBJEKT		D 1.01/ 4.4 SILNOPROUDÁ ELEKTROINSTALACE				Č. VYKRESU 1 2 3 4 D1.01/4.4			
NÁZEV VYKRESU		SO 01 • I. ETAPA - SAUNOVÁ ZÓNA				Č. VYKRESU 5 6 7 8 D1.01/4.4			
PŮDORYS UZEMNĚNÍ A HROMOSVODU		MĚŘÍTKO : 1: 100				05			